


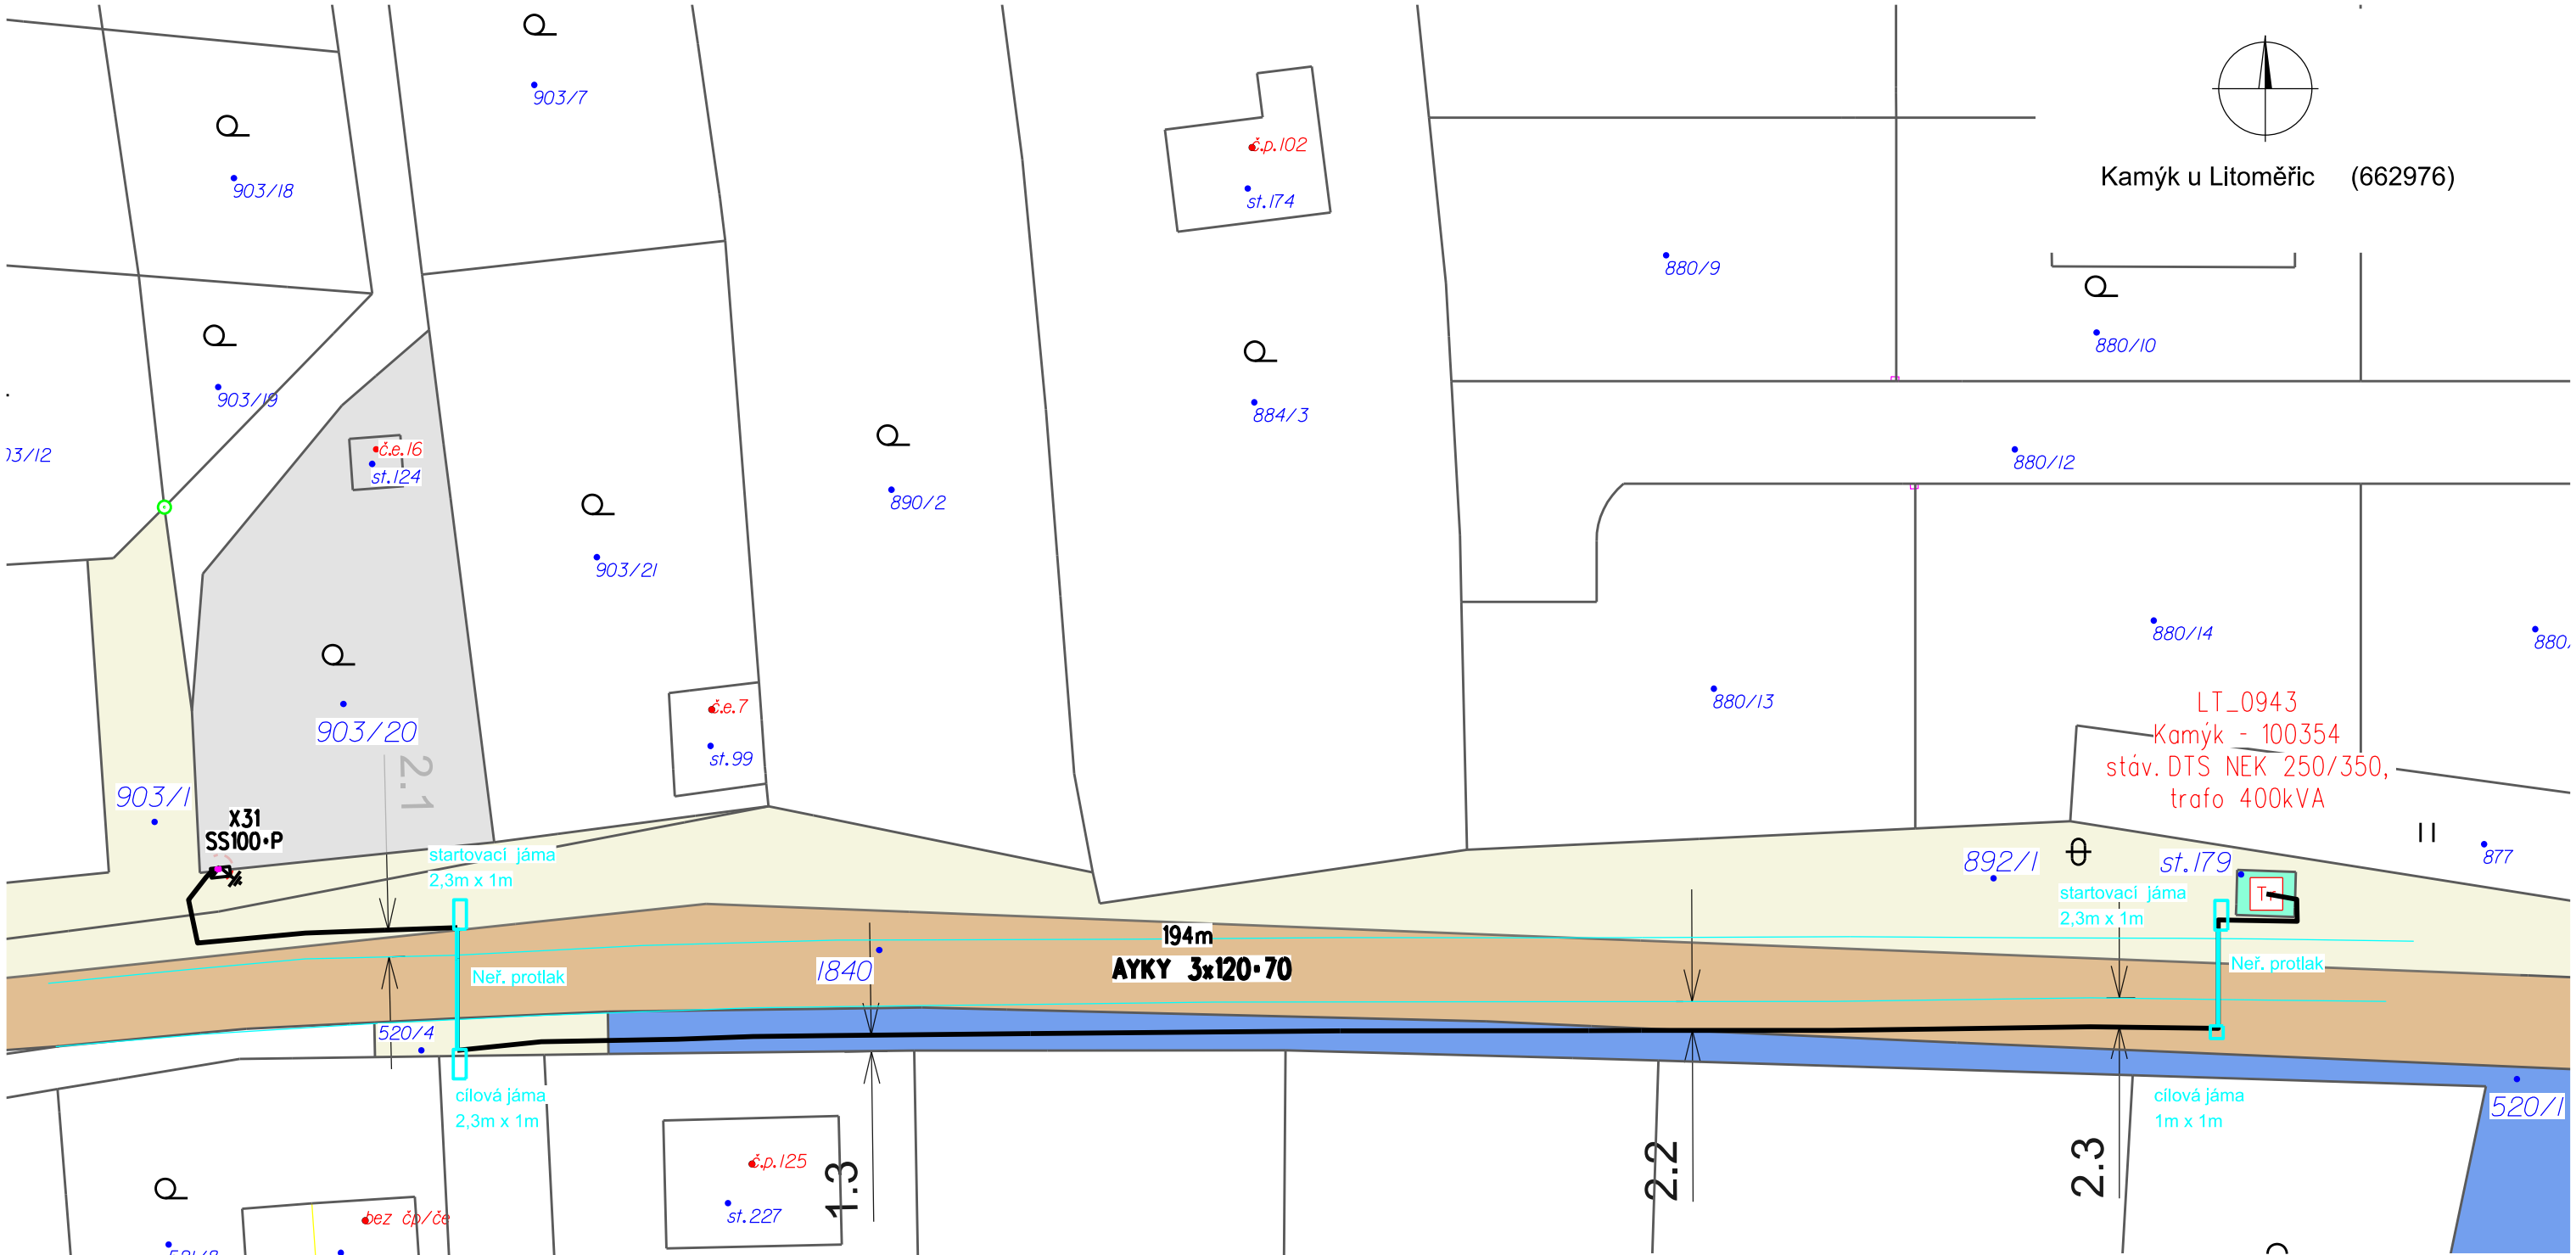

Legenda vedení NN

- nové podz. vedení NN
- stáv. podz. vedení NN
- ochranné pásmo NN - 1 m
- hranice asfaltové komunikace
- přípojková skříň nová
- kiosková trafostanice
- skutečné umístění pilíře
- nové uzemnění
- zahrada
- park. úprava
- neplodná půda

- dotčené ČEZ Distribuce
- dotčené obec Kamýk
- dotčené SÚS Ústí nad Labem
- dotčené soukromé
- dotčené SPÚ

Podzemní zařízení jsou zakreslena informativně před zahájením prací pracje nutno vytyčit. Nutno dodržet prostorovou normu ±SN 73 6005.

NN: AC 3+PEN, 400/230V,50Hz,TN-C
Ochrana před nebezpečným dotykem neživých částí bude provedena dle PNE 33 0000 - 1, na straně NN automatickým odpojením od zdroje použitím nadproudových jisticích prvků v síti TN-C

SR/0190/UL/2026-11
14.05.2026
Agentura ochrany přírody a krajiny ČR
regionální pracoviště
Správa chráněné krajinné oblasti
České středohoří
Michalská 260/14
412 01 Litoměřice
IV. *Kuzr*

Měřítko: 1 : 500	Projektoval:	Petr Vosahlo	Autorizoval:	Tomáš Kufa	Změny, pozn.:
	Kreslil:	Petr Vosahlo	Provoz. záměr:		
	Datum:	12/2025	Č. stavby invest.:	IV-12-4028615	
	Stupeň:	DUR	Formát:	A3	
 ENPRO Energo s.r.o. Sokolská 137/45, 757 01 Valašské Meziříčí Pracoviště Pracoviště		Název stavby / objektu: LT-Kamýk,OM na pč.903/20,kNN		Investor: ČEZ Distribuce	
		Název výkresu: Katastrální situace		Č. výkr.: C.2	