


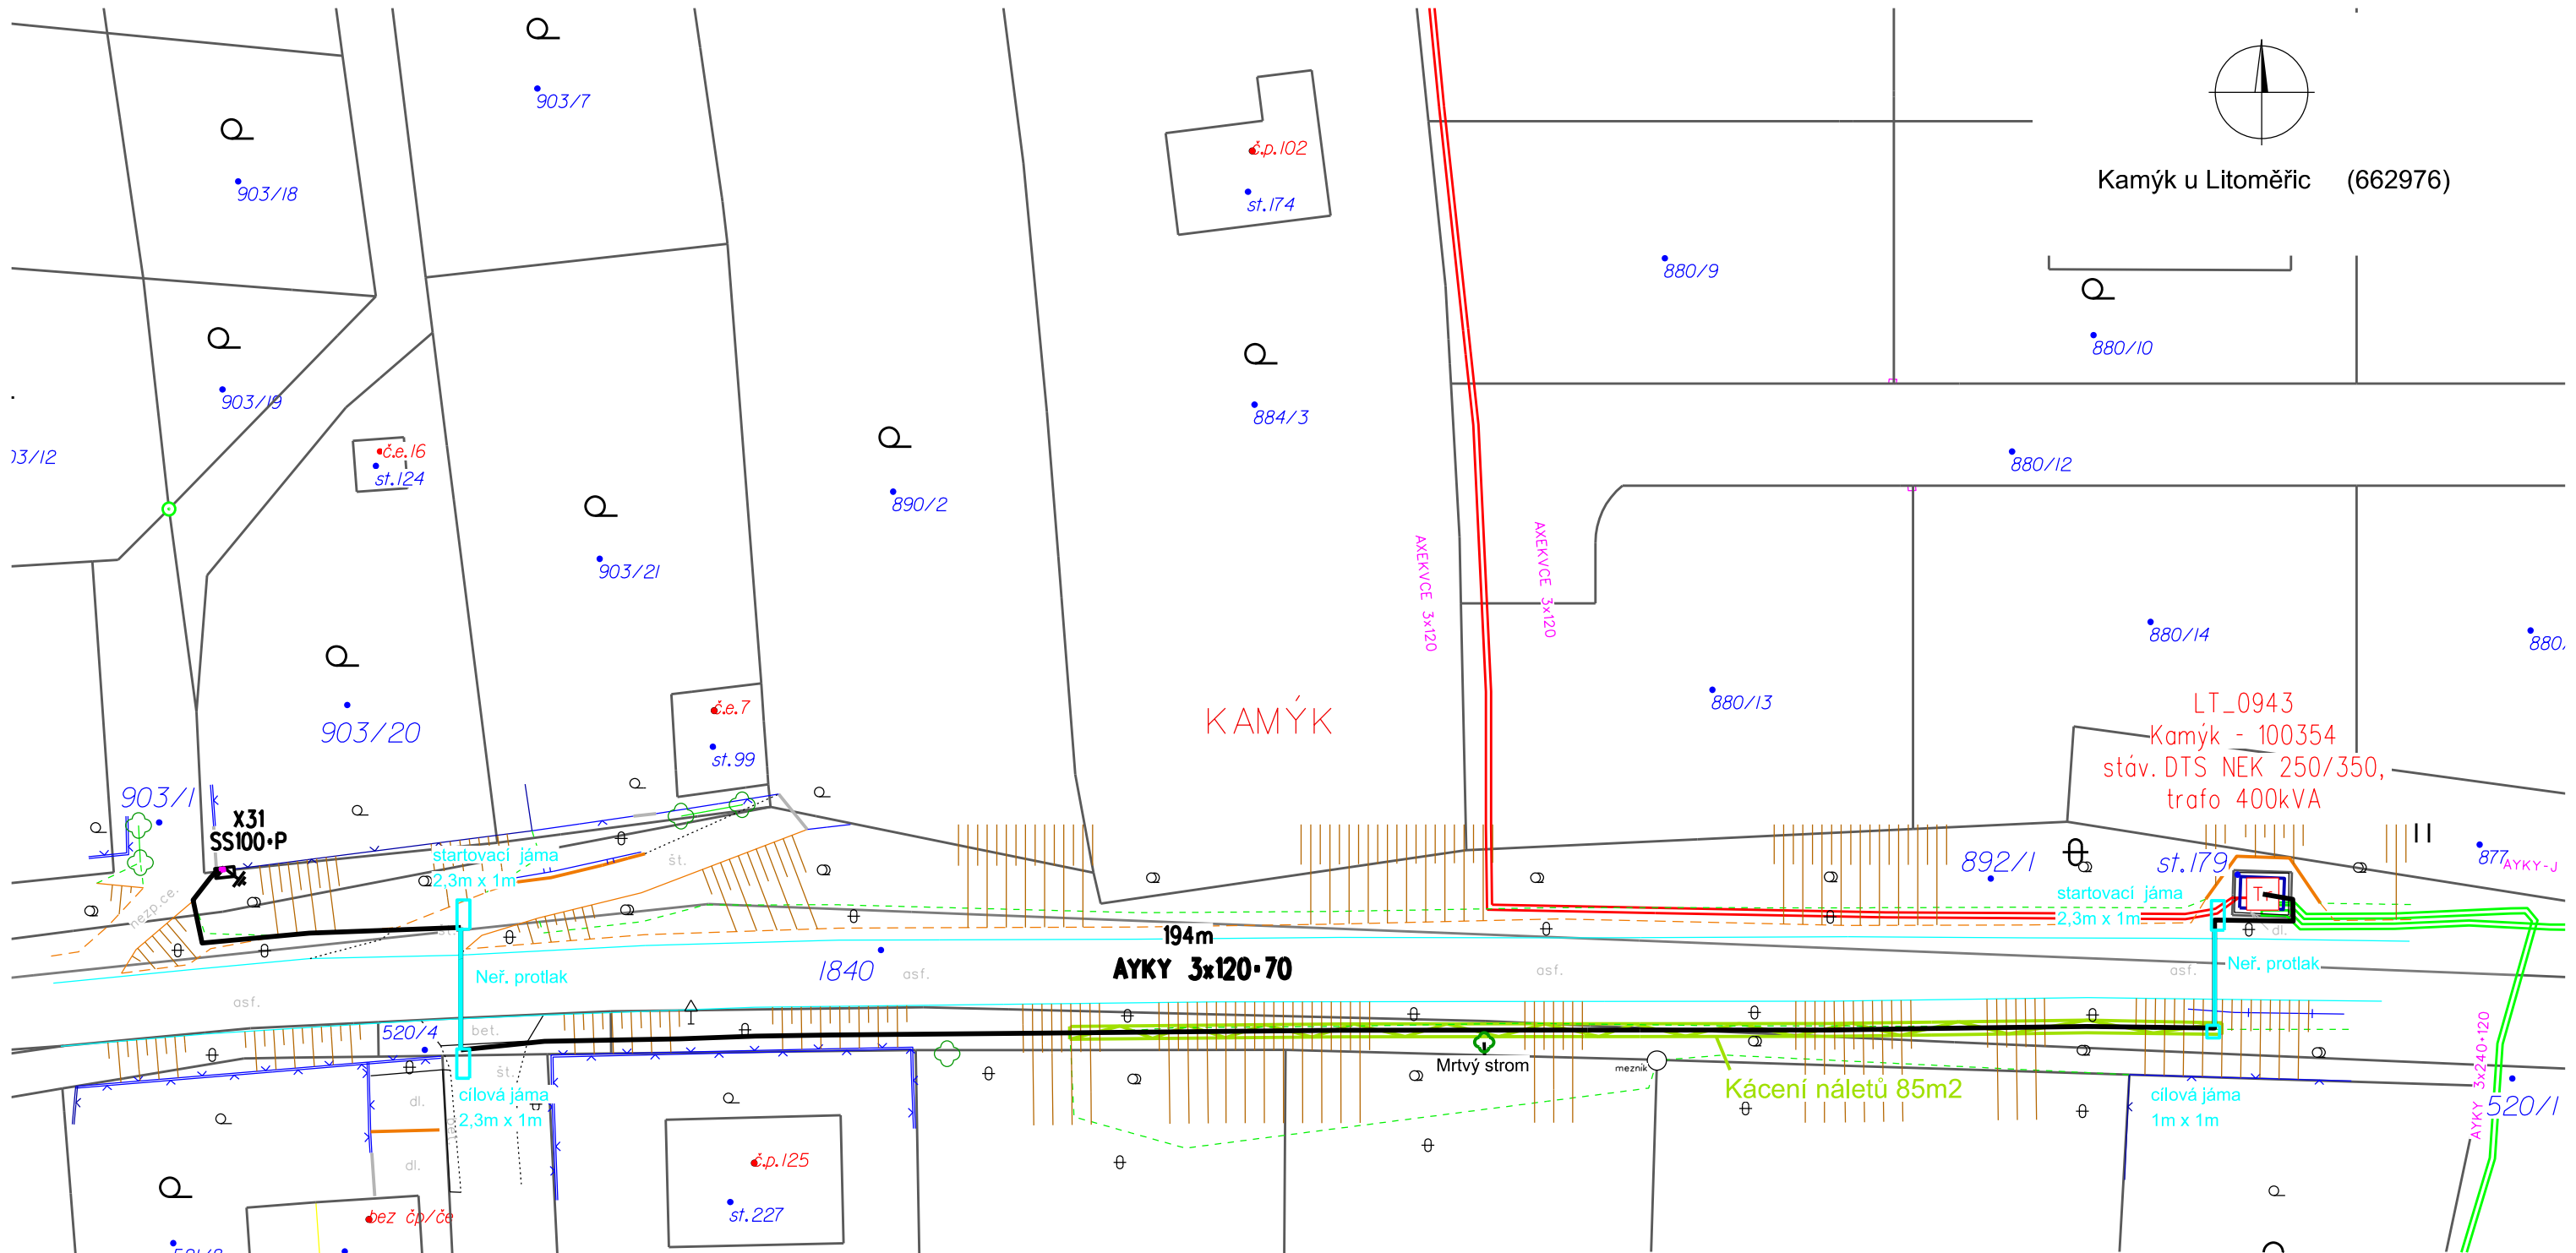

Legenda vedení NN

- nové podz. vedení NN
- stáv. podz. vedení NN
- stáv. podz. vedení VN
- hranice asfaltové komunikace
- přípojková skříň nová
- Tr

 kiosková trafostanice
- skutečné umístění piliře
- nové uzemnění
- zahrada
- park. úprava
- neplodná půda

 strom nerozl. rozhraní kultur souvislý porost cesta rozhraní nezp. výškopis plot drátěný, kovový plot živý plocha kácení náletů

Podzemní zařízení jsou zakreslena informativně před zahájením prací pracje nutno vytyčit.
Nutno dodržet prostorovou normu ±SN 73 6005.

NN: AC 3+PEN, 400/230V,50Hz,TN-C
Ochrana před nebezpečným dotykem neživých částí bude provedena dle PNE 33 0000 - 1, na straně NN automatickým odpojením od zdroje použitím nadproudových jisticích prvků v síti TN-C

Měřítko: 1 : 500	Projektoval:	Petr Vosahlo	Autorizoval:	Tomáš Kufa	Změny, pozn.:
	Kreslil:	Petr Vosahlo	Provoz. záměr:		
	Datum:	12/2025	Č. stavby invest.:	IV-12-4028615	
	Stupeň:	DUR	Formát:	A3	
EE ENPRO Energo ENPRO Energo s.r.o. Sokolská 137/45, 757 01 Valašské Meziříčí Pracoviště Pracoviště			Název stavby / objektu: LT-Kamýk,OM na pč.903/20,kNN		Investor: ČEZ Distribuce
			Název výkresu: Koordinační situace		Č. výkr.: C.3